


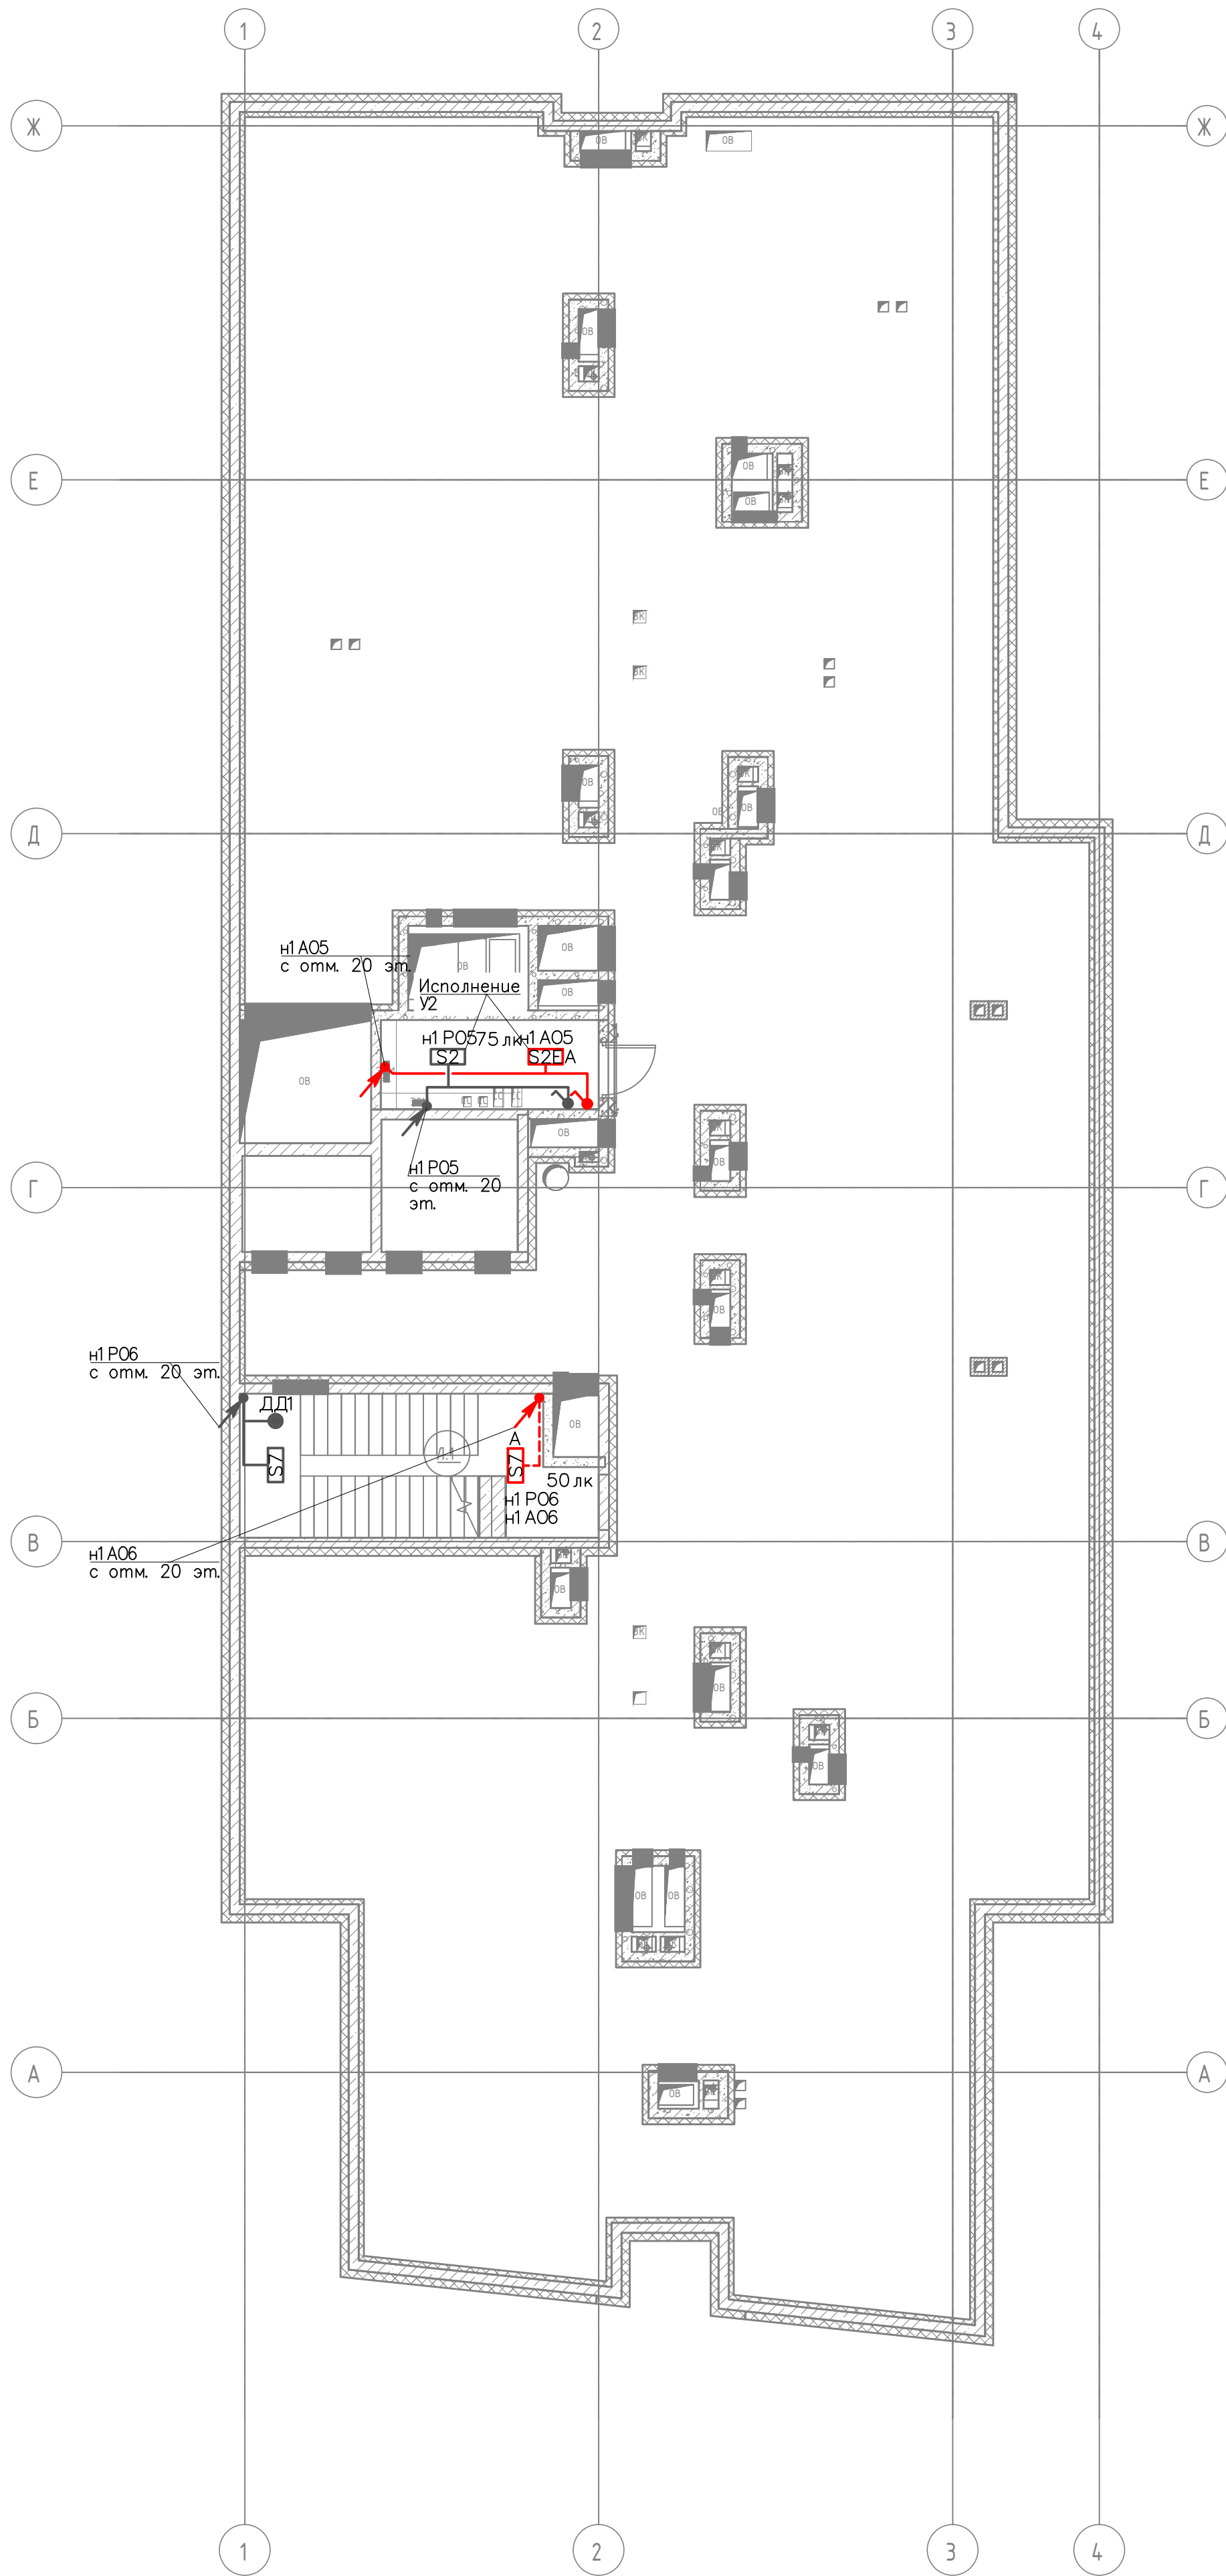

Условные обозначения

Обозначение	Наименование
[S2]	Светильник рабочего освещения ДПО 5050 18Вт 4000К IP65 круг белый IEK
A [S2]	Светильник резервного освещения ДПО 5342 12Вт 1,5ч 4000К IP54 круг IEK
S7	Светильник рабочего освещения ДСП 1424 20Вт 4000К IP65 600мм IEK
A S7	Светильник эвакуационного освещения ДСП 1424 20Вт 4000К IP65 600мм IEK с БАП40-1,0 универсальный для LED IP20 IEK

Примечания:

- Эл. сети выполнить кабелями с медными жилами, с расцветкой изоляции жил согласно ПУЭ, в негорючей ПВХ оболочке с пониженным дымо- и газовыделением ППГнг(А)-FRHF (ППГнг(А)-FRHF для групповых сетей аварийного освещения) и проложить:
 - скрыто по строительным конструкциям в ПВХ-трубах – лестничные клетки;
 - опуски к выключателям и светильникам: скрыто в ПВХ-трубах – лестничные клетки.
- Расшифровку условных обозначений светильников, датчиков движения, выключателей – см. лист "Условные обозначения (электроосвещение)".
- Расшифровка наименования групповых линий электроосвещения:
 - н1 РО1: групповая линия рабочего освещения (н1 – секция 1, РО1 – порядковый номер групповой линии);
 - н1 АО1: групповая линия аварийного освещения (н1 – секция 1, АО1 – порядковый номер групповой линии).
- Датчики движения подключаются в разрыв силовой цепи нагрузки рабочего электроосвещения в каждом помещении без естественного освещения. См. схему управления рабочим освещением по датчикам движения в силовой цепи ВРУ-1.
- От вводно-распределительного устройства ВРУ-1 до светильников аварийного освещения предусмотрены огнестойкие кабельные линии (ОКЛ).
- Светильники аварийного освещения предусмотрены согласно ГОСТ IEC 60598-2-22-2012 "Светильники. Часть 2-22. Частные требования. Светильники для аварийного освещения".
- В местах прохода кабелей через стены, перекрытия обеспечить возможность смены электропроводки, заделать легкоудаляемой массой из негорючего материала степенью огнестойкости не ниже пересекаемой конструкции.

						- ЭОМ			
Изм.	Коп.уч.	Лист	№ док.	Подпись	Дата	Многоквартирный дом бизнес-класса	Стадия	Лист	Листов
Разраб.		Мирошненко А.В.			12.2025		Р		
Проверил		Большаков М.А.			12.2025				
Н. контр.						План расстановки осветительного оборудования. Кровля.			