

Инв.№ подл.	Подпись и дата Взам. инв. №	Согласовано			





 

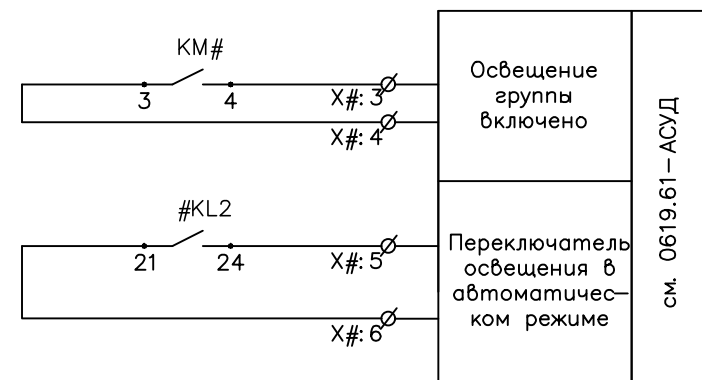
[illegible]

Диаграмма замыканий
контактов переключателей SA#

Контакты	Полож рук		
	Авт. 300°	0 0°	Ручн. 60°
13-14	—	—	
23-24		—	—

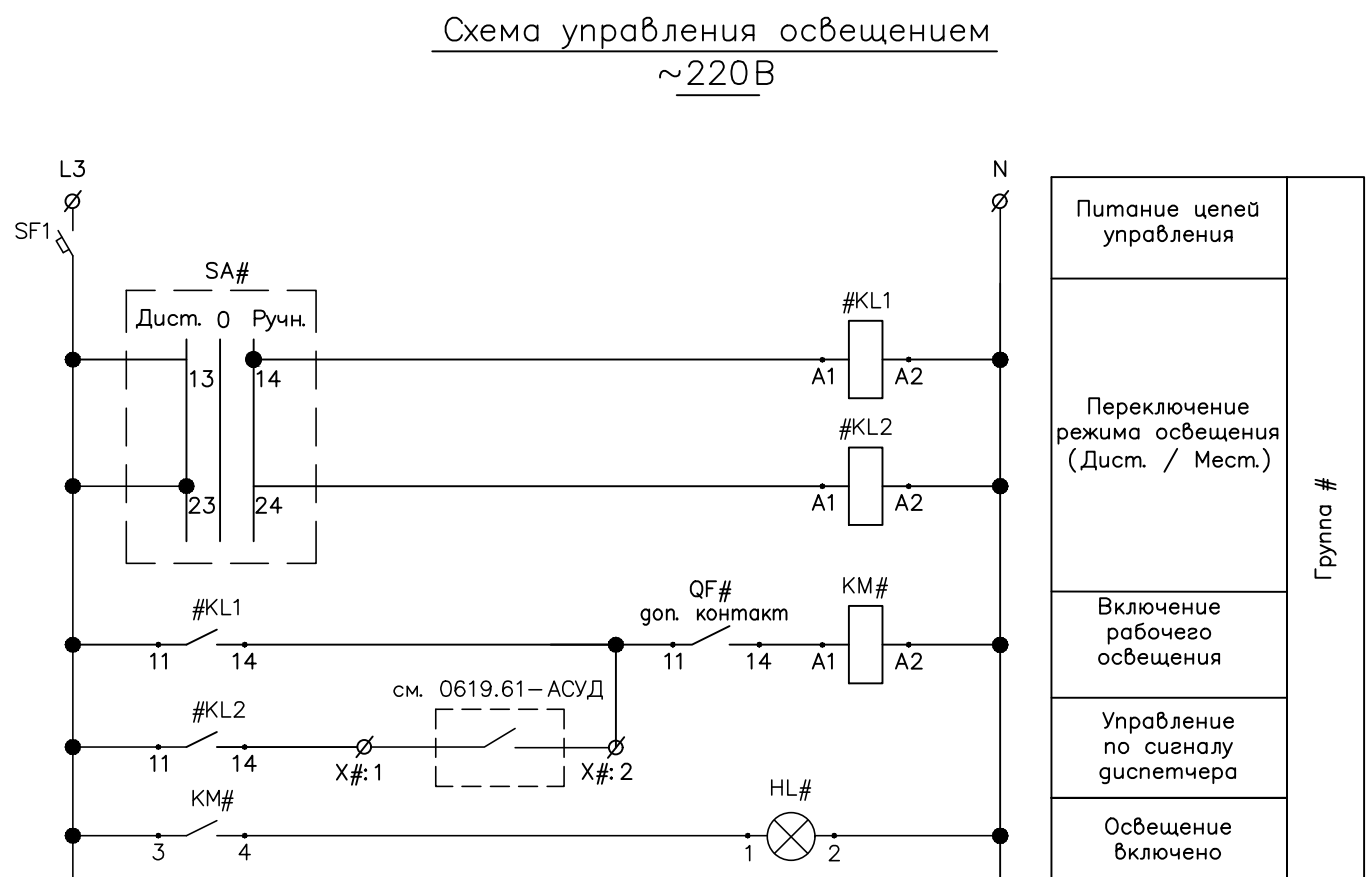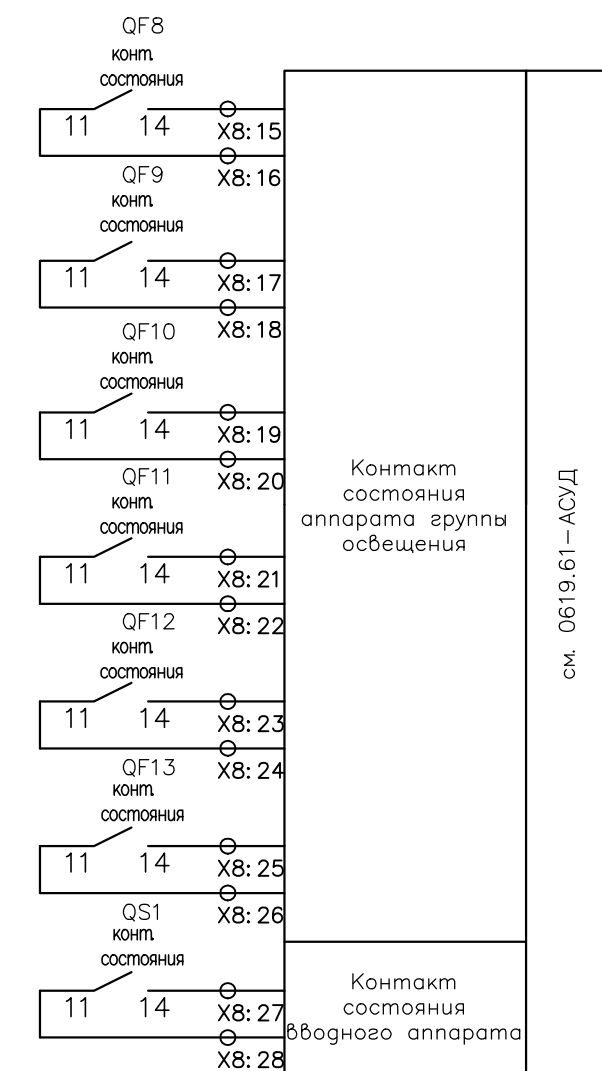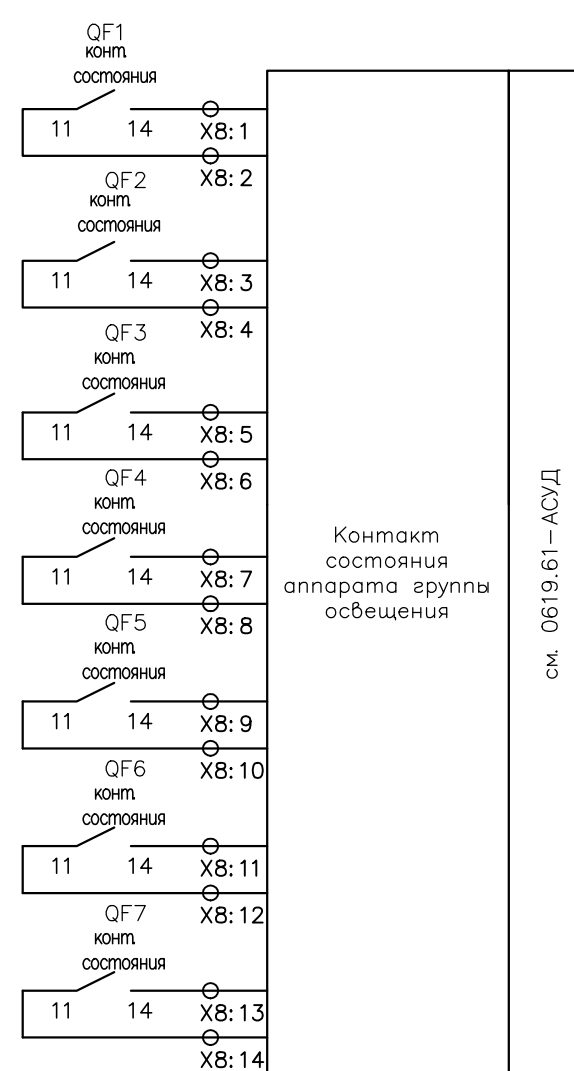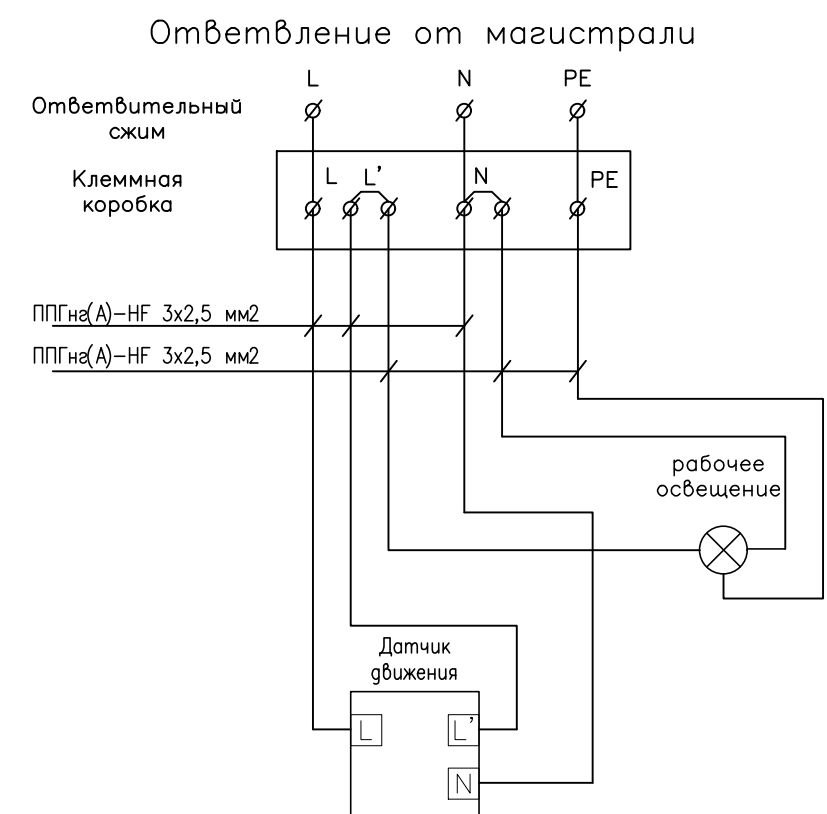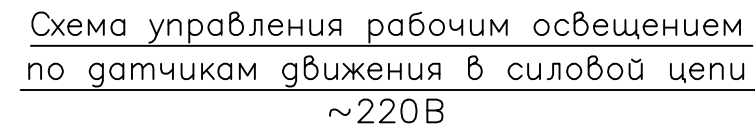

Примечания.

1. Щит металлический навесной, IP54.
2. Ввод/вывод кабелей сверху.
3. Габариты щита определяются заводом-изготовителем.
4. Перед нарезкой кабелей их длины уточнить по месту с учетом фактического размещения оборудования и кабеленесущих конструкций.
5. Дверь щита закрывается на ключ.

Символ # заменяется на номер контактора KM1...n согласно однолинейной схеме, где n – количество контакторов.

						- ЭОМ		
Изм. Кол.уч.	Лист	№док.	Подп.	Дата	Многоквартирный дом бизнес - класса	Стадия	Лист	Листов
Разраб.	Федоров С.А.			12.25		Р		
Проверил	Большаков М.А.			12.25				
Н.контр.								
					ЩО 1П.1.1. Схема электрическая принципиальная			