


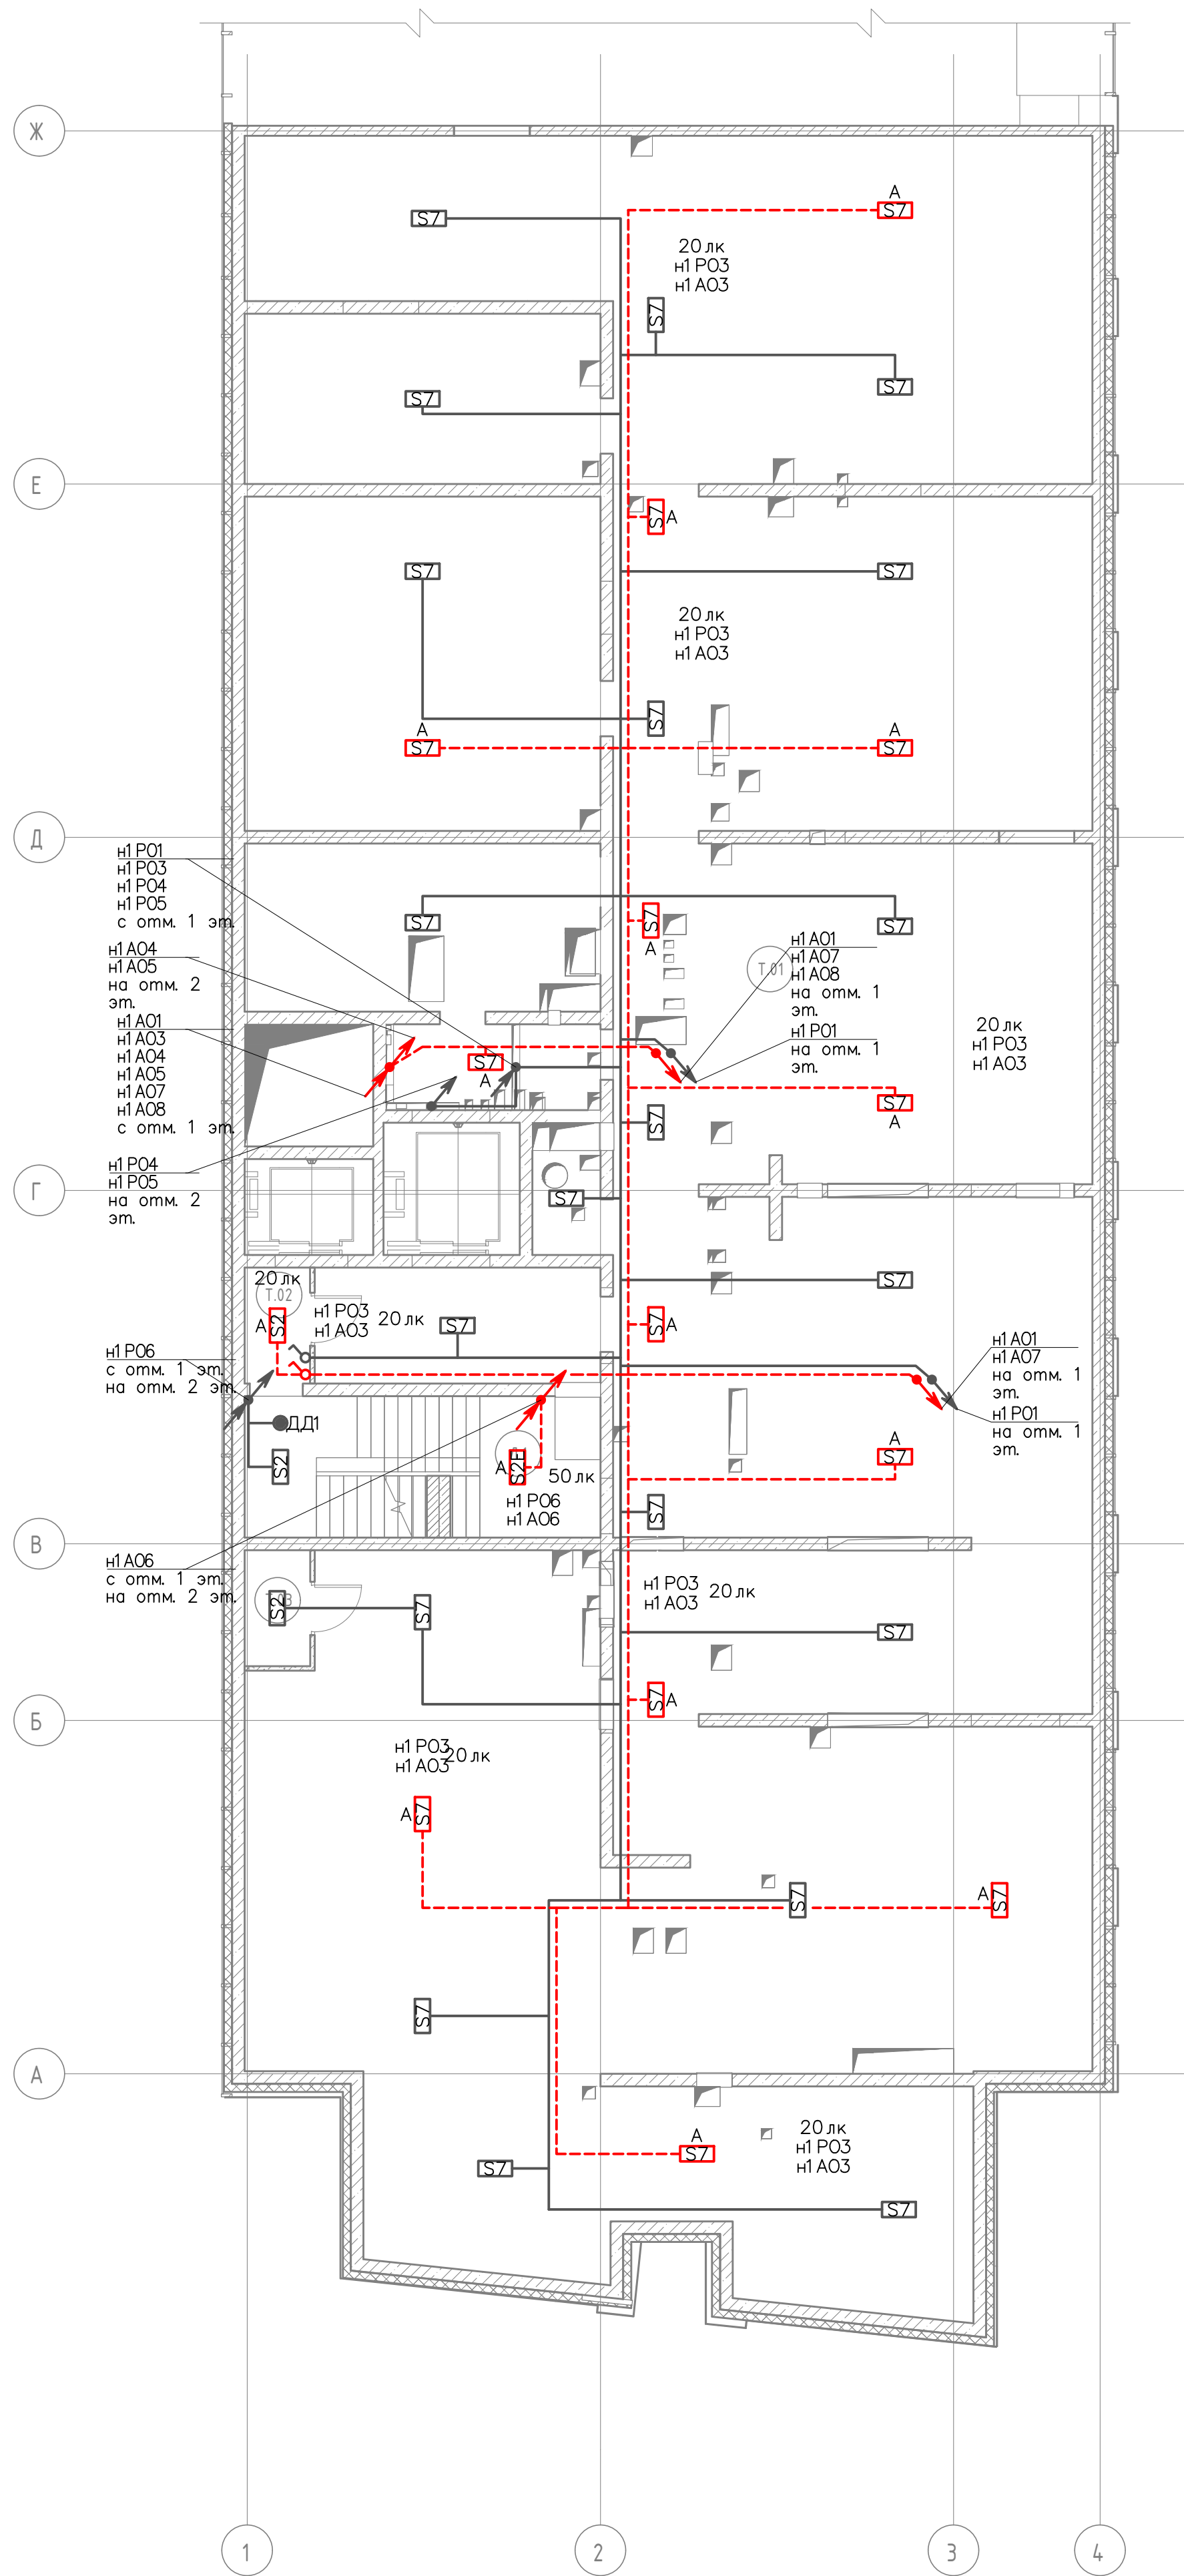

Секция 1. Экспликация помещений технического этажа		
Номер	Имя	Площадь, м²
Лестницы		
T.02	Тамбур	3,00
L.1	Лестница	19,61
T.03	Тамбур	3,00
Технические и вспомогательные помещения		
T.01	Техпространство	609,00
Сумма площадей помещений этажа:		634,61

Условные обозначения

Обозначение	Наименование
S7	Светильник рабочего освещения ДПО 5050 18Вт 4000К IP65 круг белый IEK
A S7	Светильник резервного освещения ДПО 5342 12Вт 1,5ч 4000К IP54 круг IEK
S7	Светильник рабочего освещения ДСП 1424 20Вт 4000К IP65 600мм IEK
A S7	Светильник эвакуационного освещения ДСП 1424 20Вт 4000К IP65 600мм IEK с БАП40-1,0 универсальный для LED IP20 IEK

Примечания:

- Эл. сети выполнить кабелями с медными жилами, с расцветкой изоляции жил согласно ПУЭ, в негорючей ПВХ оболочке с пониженным дымо- и газовыделением ППГн(А)-HF (ППГн(А)-FRHF для групповых сетей аварийного освещения) и проложить:
 - открыто по строительным конструкциям в ПВХ-трубах
 - скрыто по строительным конструкциям в ПВХ-трубах – лестничные клетки;
 - опуски к выключателям и светильникам: открыто в ПВХ-трубах скрыто в ПВХ-трубах – лестничные клетки.
- Расшифровку условных обозначений светильников, датчиков движения, выключателей – см. лист "Условные обозначения (электроосвещение)".
- Расшифровка наименования групповых линий электроосвещения:
 - н1 P01: групповая линия рабочего освещения (н1 – секция 1, P01 – порядковый номер групповой линии);
 - н1 A01: групповая линия аварийного освещения (н1 – секция 1, A01 – порядковый номер групповой линии).
- Датчики движения подключаются в разрыв силовой цепи нагрузки рабочего электроосвещения в каждом помещении без естественного освещения. См. схему управления рабочим освещением по датчикам движения в силовой цепи ВРУ-1.
- В помещении технического пространства: высота установки светильников – 1,65 м, при необходимости уточняется по месту монтажа; высота установки выключателей – до 1,5 м. Привязочные размеры светильников не даны, т.к. места установки светильников понятны без указания привязочных размеров, при необходимости откорректировать расположение светильников по месту.
- От вводно-распределительного устройства ВРУ-1 до светильников аварийного освещения предусмотрены огнестойкие кабельные линии (ОКЛ).
- Светильники аварийного освещения предусмотрены согласно ГОСТ IEC 60598-2-22-2012 "Светильники. Часть 2-22. Частные

						- ЭОМ			
Изм.	Коп.уч.	Лист	№ док.	Подпись	Дата	Многоквартирный дом бизнес-класса	Стадия	Лист	Листов
Разраб.		Мироценко А.В.			12.25		р		
Проверил		Болышев М.А.			12.25				
Н. контр.						План расстановки осветительного оборудования. Технический этаж.			